



PIANTA LOCALE TECNICO, STATO DI FATTO - SCALA 1:100

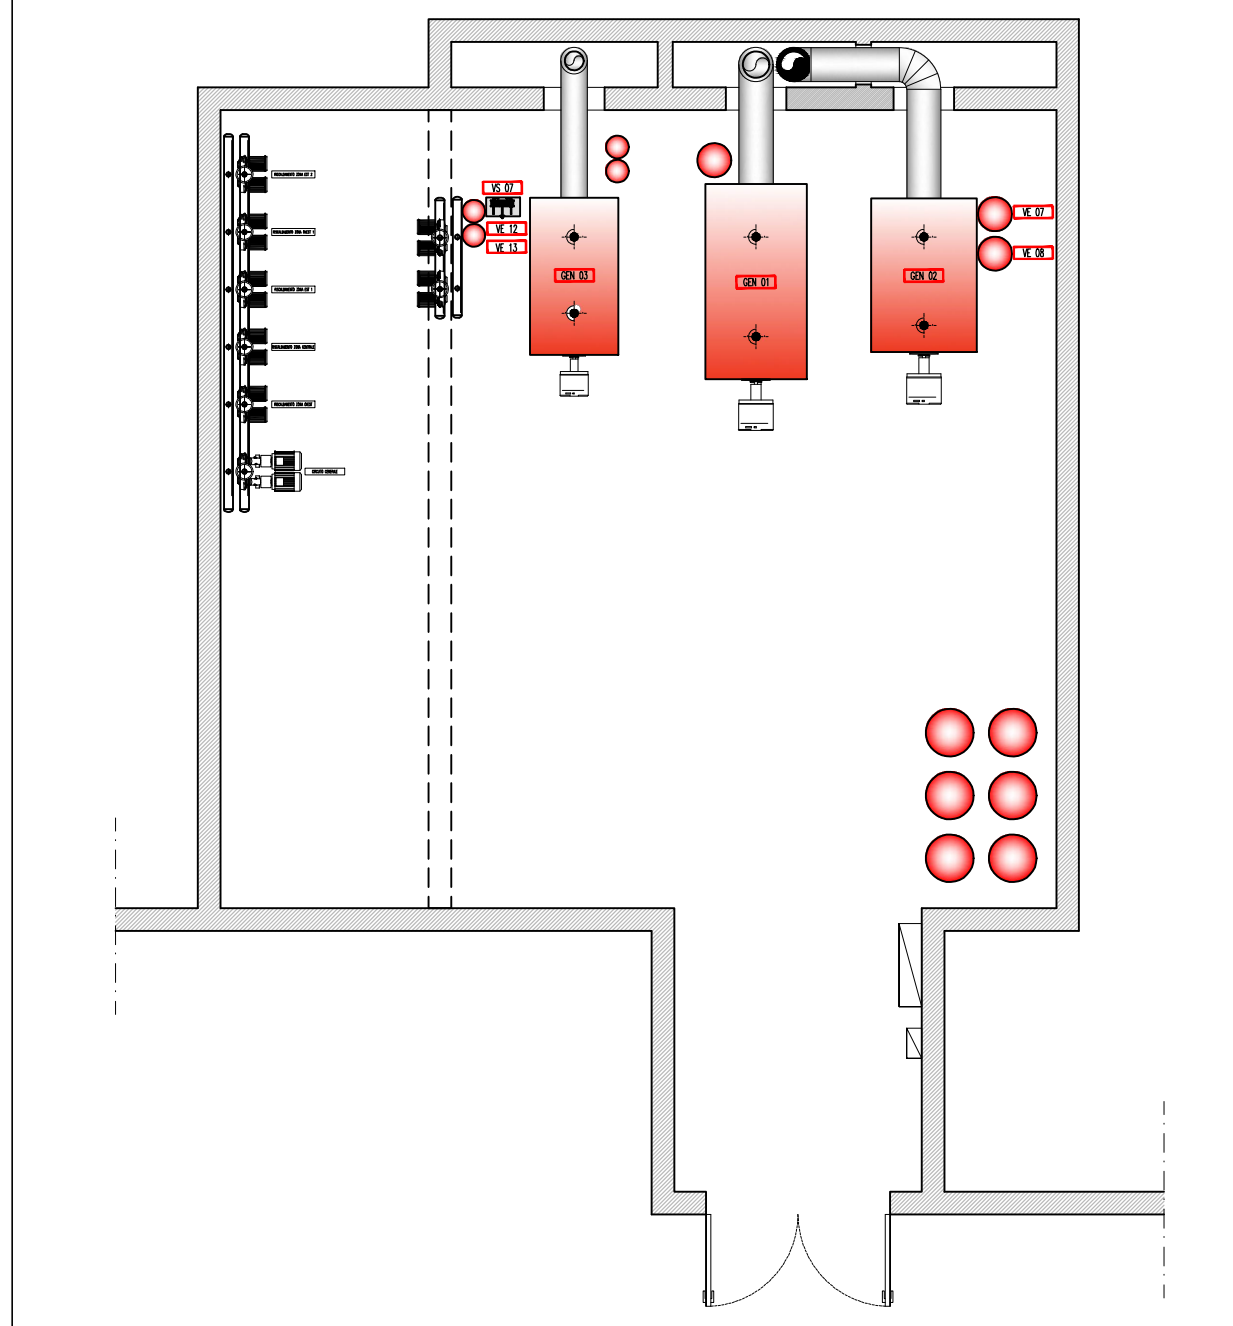


PIANTA LOCALE TECNICO, DEMOLIZIONI APPARECCHIATURE - SCALA 1:100

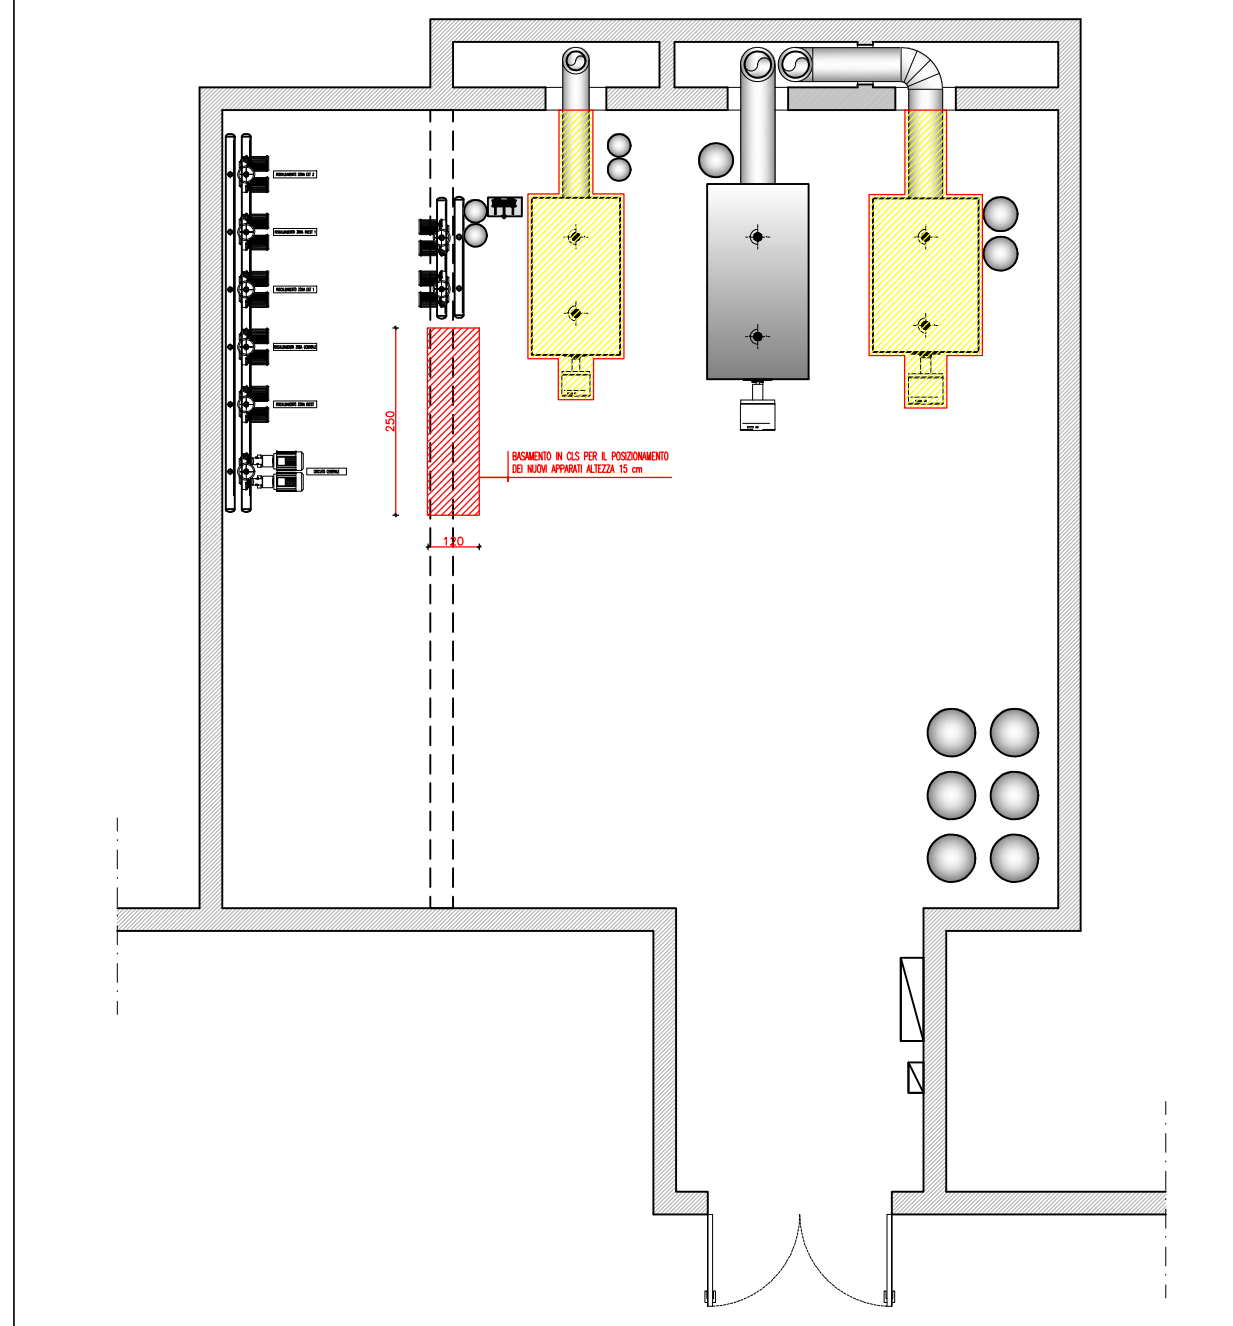


LEGENDA SIMBOLI DISTRIBUZIONE GENERALE

SIMBOLO	DESCRIZIONE
	Quadro elettrico di distribuzione avente le caratteristiche riportate nel relativo schema
	Quadro elettrico gruppo pressurizzazione (escluso dalla fornitura)
	Quadro elettrico di distribuzione esistente
	Candele in lamiera di acciaio zincato completo di setto separatore (Esistente)
	Tubazione in PVC rigido
	Condutture ascendenti / discendenti

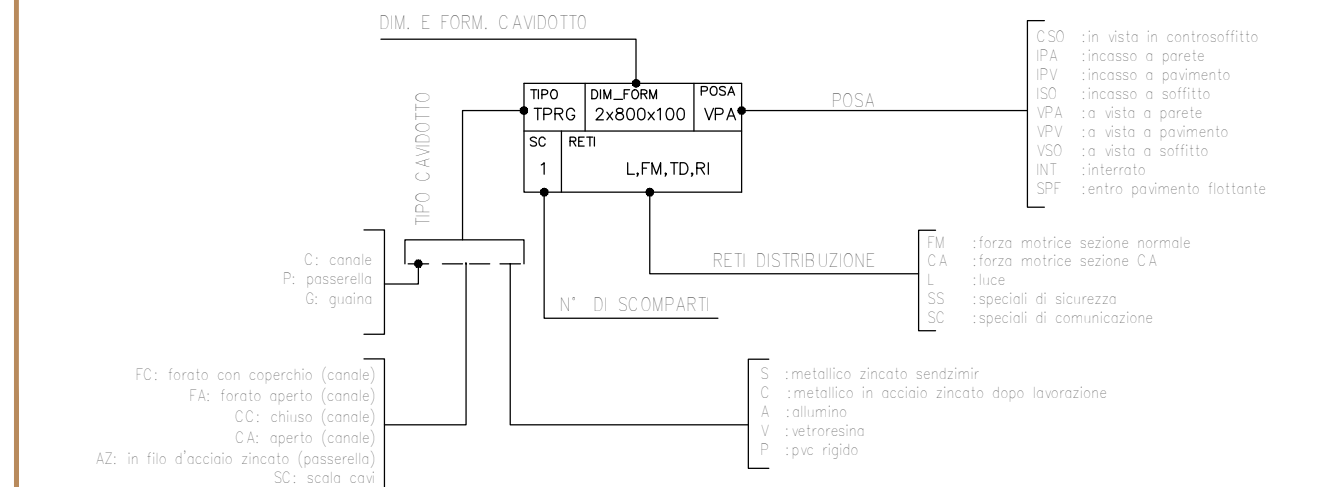


LEGENDA SIMBOLI IMPIANTI FM

SIMBOLO	DESCRIZIONE
	Punto di alimentazione forza motrice. P0=pompa

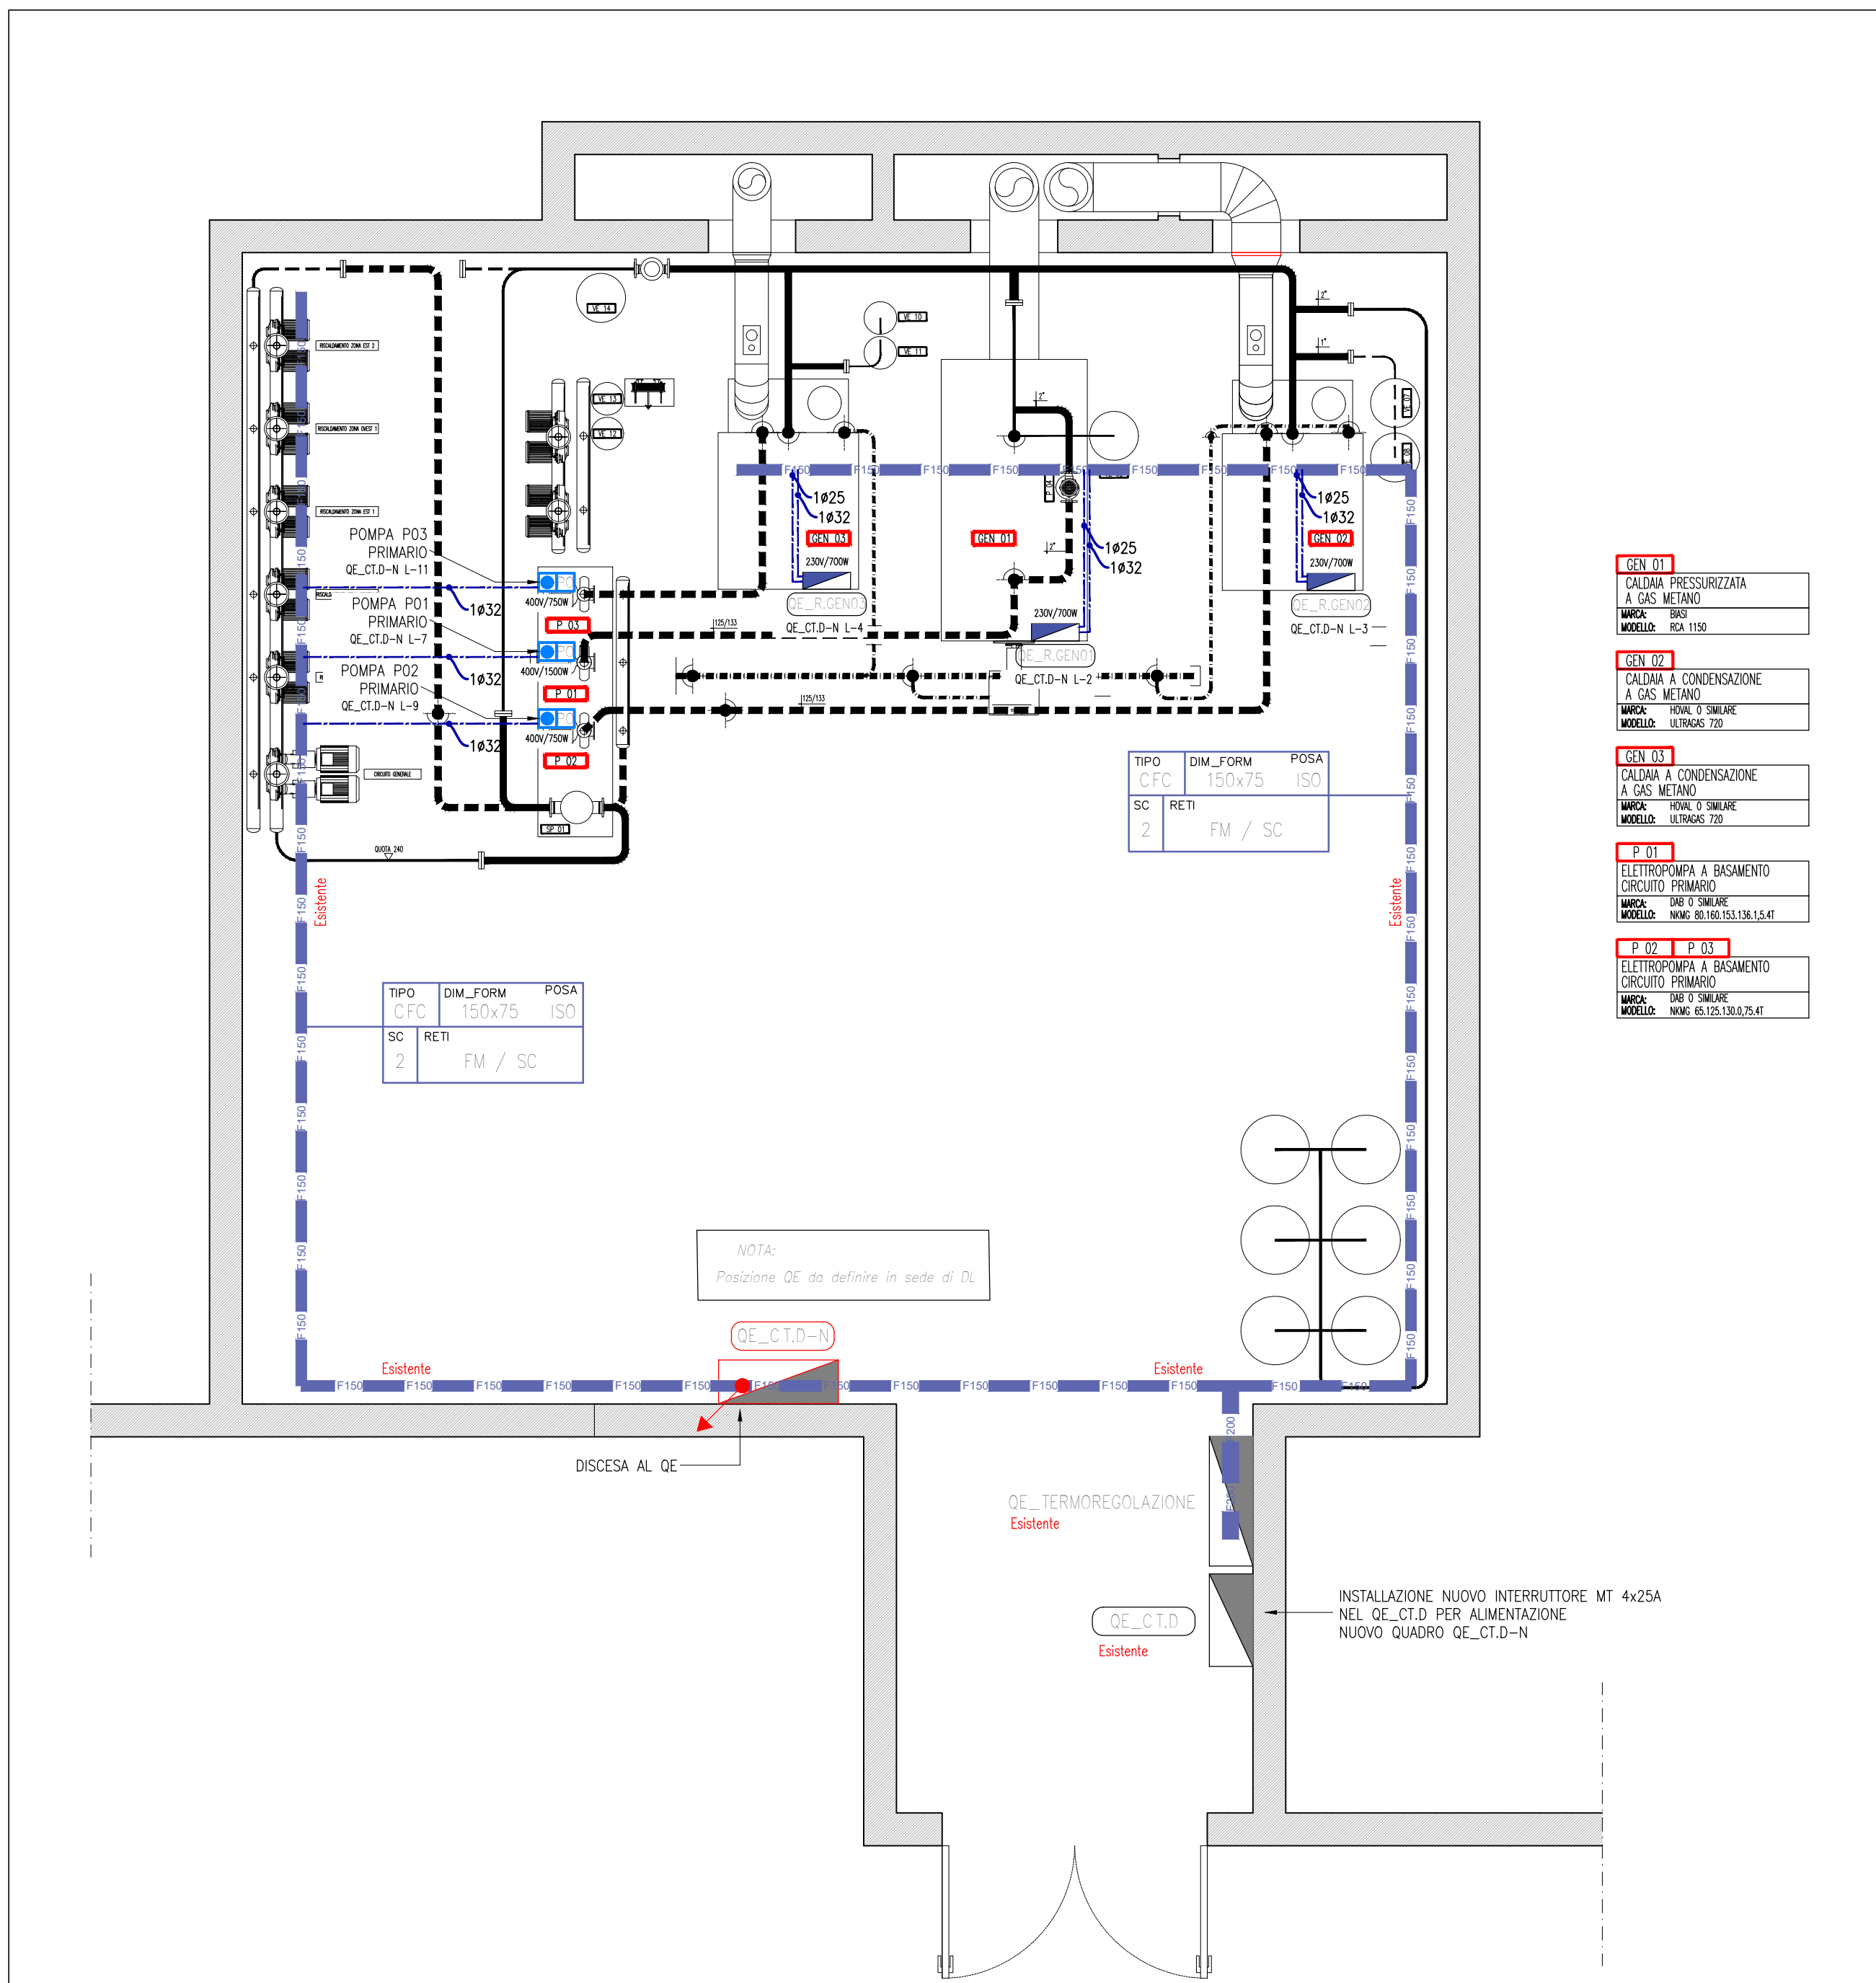

SCHEMA COLLEGAMENTO QUADRI REGOLAZIONE CALDAIE

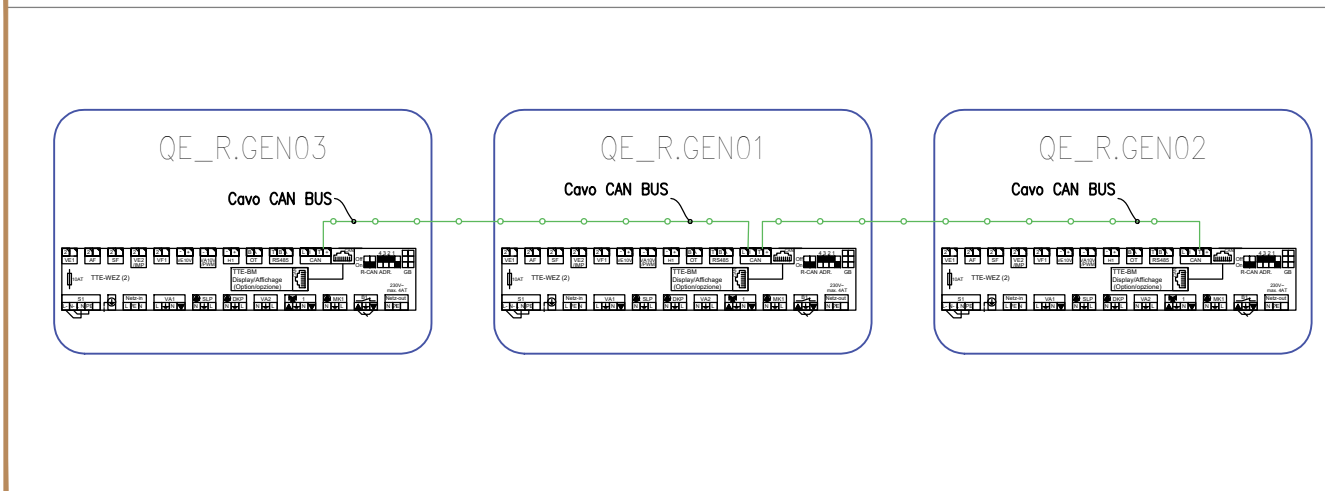

Provincia di TREVISO

Comune di CONEGLIANO

**RIQUALIFICAZIONE ENERGETICA DELLA CENTRALE TERMICA
A SEVIZIO DELLA CASA DI RIPOSO "F. FENZI"
SITO IN VIALE SPELLANZON , 62 CONEGLIANO (TV)**



COMMITTENTE: CASA DI RIPOSO "F. FENZI"
31015 Conegliano (TV) - Viale Spellanzon n° 62

**PROGETTAZIONE
IMPIANTISTICA:**

ING. GIORGIO ARTUSI
35020 Albignasego (PD) - VIA Marco Polo n° 19/A
TEL. 049-812699 - info@biessea.it

biessea controlli s.r.l.

ELABORATO: IMPIANTO ELETTRICO

PIANTA CENTRALE TERMICA
DISPOSIZIONE APPARECCHIATURE
IMPIANTO FM

NUMERO ELABORATO

IE 01

SCALA
1:50 - 1:100
DATA
LUGLIO 20

REV.00
FILE B925_IE01_V01_C

[illegible]